


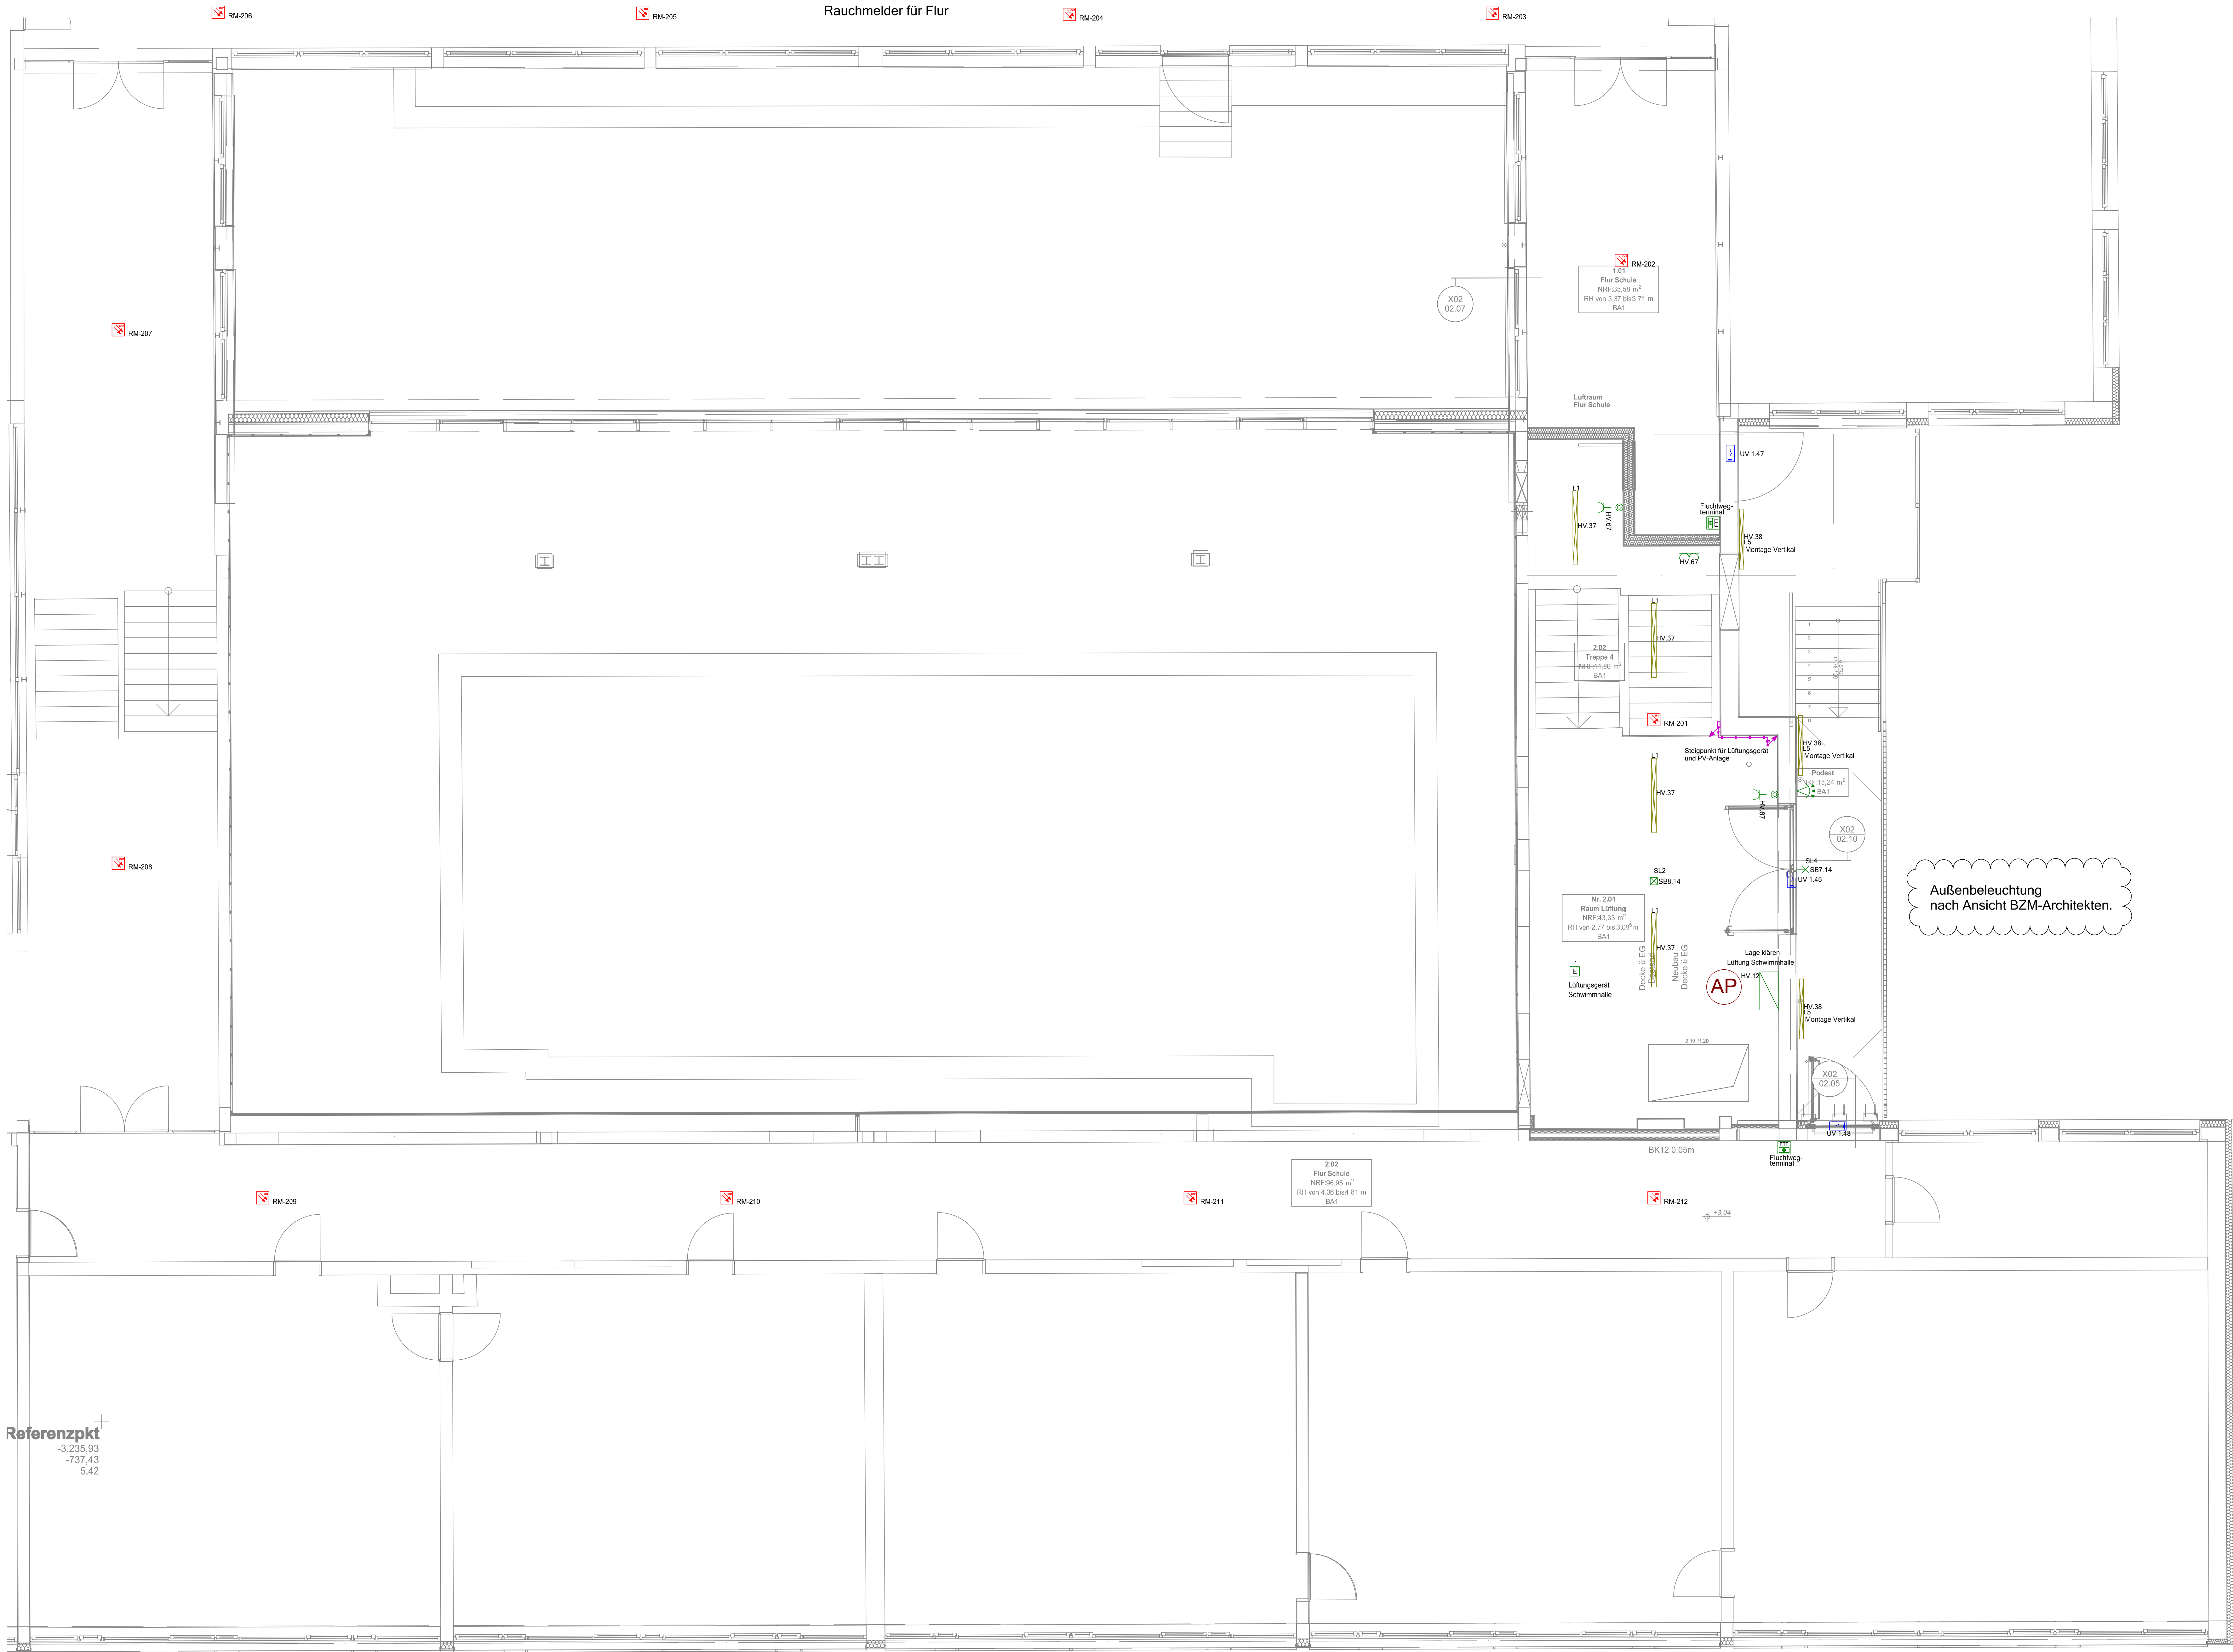

Leerrohr		Kabuflexrohr	
Leuchte (diverse)		Rohrleuchte Anbauleuchte Sicherheitsleuchte Handleuchte SiBe Leuchte Rettungszeichenleuchte Sicherheitsleuchte Wand	
Steckdose		Steckdose 1-Fach Steckdose 2-Fach Steckdose 1-Fach UP mit Klappdeckel	
Leitungsführung		Kabelweg	
Kommunikation (Telefon/Daten)		RJ45 Datendose 2-fach	
Gefahrenmelder/Überwachung		Handmelder Rauchmelder RWA Zwischendeckenmelder RWA Lüftertaster	
Lichttruf		Signalleuchte Zugtaster mit Schnur und Knauf Ruf- und Abstelltaster Hauptuhr	
Gebäudeautomation (KNX)		KNX Tastsensor	
Schalter		Taster	
Elektrische Verbraucher (Diverse)		Elektrischer Anschluss Herdanschluss	
Kabelkanal-Segment		Brüstungskanal	
Klingel-/Sprechanlage/ELA		Lautsprecher Sprechstelle ELA Innensprechstelle	
Sensor		Bewegungsmelder Deckeneinbau	
Verteiler		Unterverteiler	
Höhe Installationsgeräte über FFB bis Dosenmitte			
Schalter, Taster Standard	1,05 m	EDV-, Tel-, Tv-Anschlußdose	0,35 m
Schalter, Taster Barrierefrei	0,85 m	Türterminal	0,85 m
Schuko-Steckdose	0,35 m	Handmelder BMA/RWA	1,40 m
Herdanschlussdose	0,35 m		
Steckdosen aus Raumecken mit 0,20 m Abstand setzen.			
Schalter und Steckdosen von Türöffnungen mit 0,15 m Abstand setzen.			
Anmerkungen allgemein:			
- Die Ausführungspläne gelten nur im Zusammenhang mit den aktuellen Architektenplänen. - Alle Maße in diesem Plan sind selbstverantwortlich vor Ort zu prüfen. - Sämtliche Türanschläge sind vor Ausführung vor Ort zu prüfen. - Bei Unstimmigkeiten ist unverzüglich der Fachbauleiter zu informieren. - Der Plan darf ohne unser Einverständnis weder vervielfältigt, verändert oder an dritte weitergegeben werden.			
Anmerkungen Elektro:			
- Steckdosen + Durchlauferhitzer/Boiler an den Waschbecken, nach Abstimmung mit der Bauleitung montieren			

Bauvorhaben:
Sanierung Hallenbad Weikersheim
Humboldtstraße 1
97990 Weikersheim

Bauherr:
Stadt Weikersheim
Marktplatz 7
97990 Weikersheim

Architekt:
BZM Architekten
Sommerstraße 3
65197 Wiesbaden
Tel.: 0611 - 341300
architekten@a-bzm.de

Planungsbüro:
Ingenieurbüro Rieffe GmbH & Co. KG
Im Bach 4
86759 Wechingen
Tel.: 09085 / 96890-10
www.ing-rieffe.de

Ingenieurbüro Rieffe GmbH & Co. KG
Technische Gebäudeausrüstung
Beratender Ingenieur

02	Ergänzung Installation	17.03.2025	js
03	Anpassung nach Besprechung vom 15.05.2025	20.05.2025	te
04	Anpassung nach Besprechung vom 26.05.2025	27.05.2025	te
05	Anpassung nach Tür- und Fensterliste Teil 2	03.07.2025	te
06	Ergänzung Stromkreise	09.10.2025	te
07	Neue Grundrisse einlesen	04.11.2025	te
08	Grundrisse BA2 einlesen	05.10.2026	js
Index	Änderungen	geändert am	geändert von

Planstand: Ausführung	Projekt: Sanierung Hallenbad Weikersheim
Blattgröße: DIN A0	Planinhalt: Grundriss 1. Obergeschoss
Planschlüssel IBR: 103_A_IS_OG_XX_E_08	Gewerk: Elektro
Planschlüssel Architekt: 2026-07-07	Maßstab: 1:50
Erstellt: 05.10.2026 js	
Gepr.:	
Freig.:	